


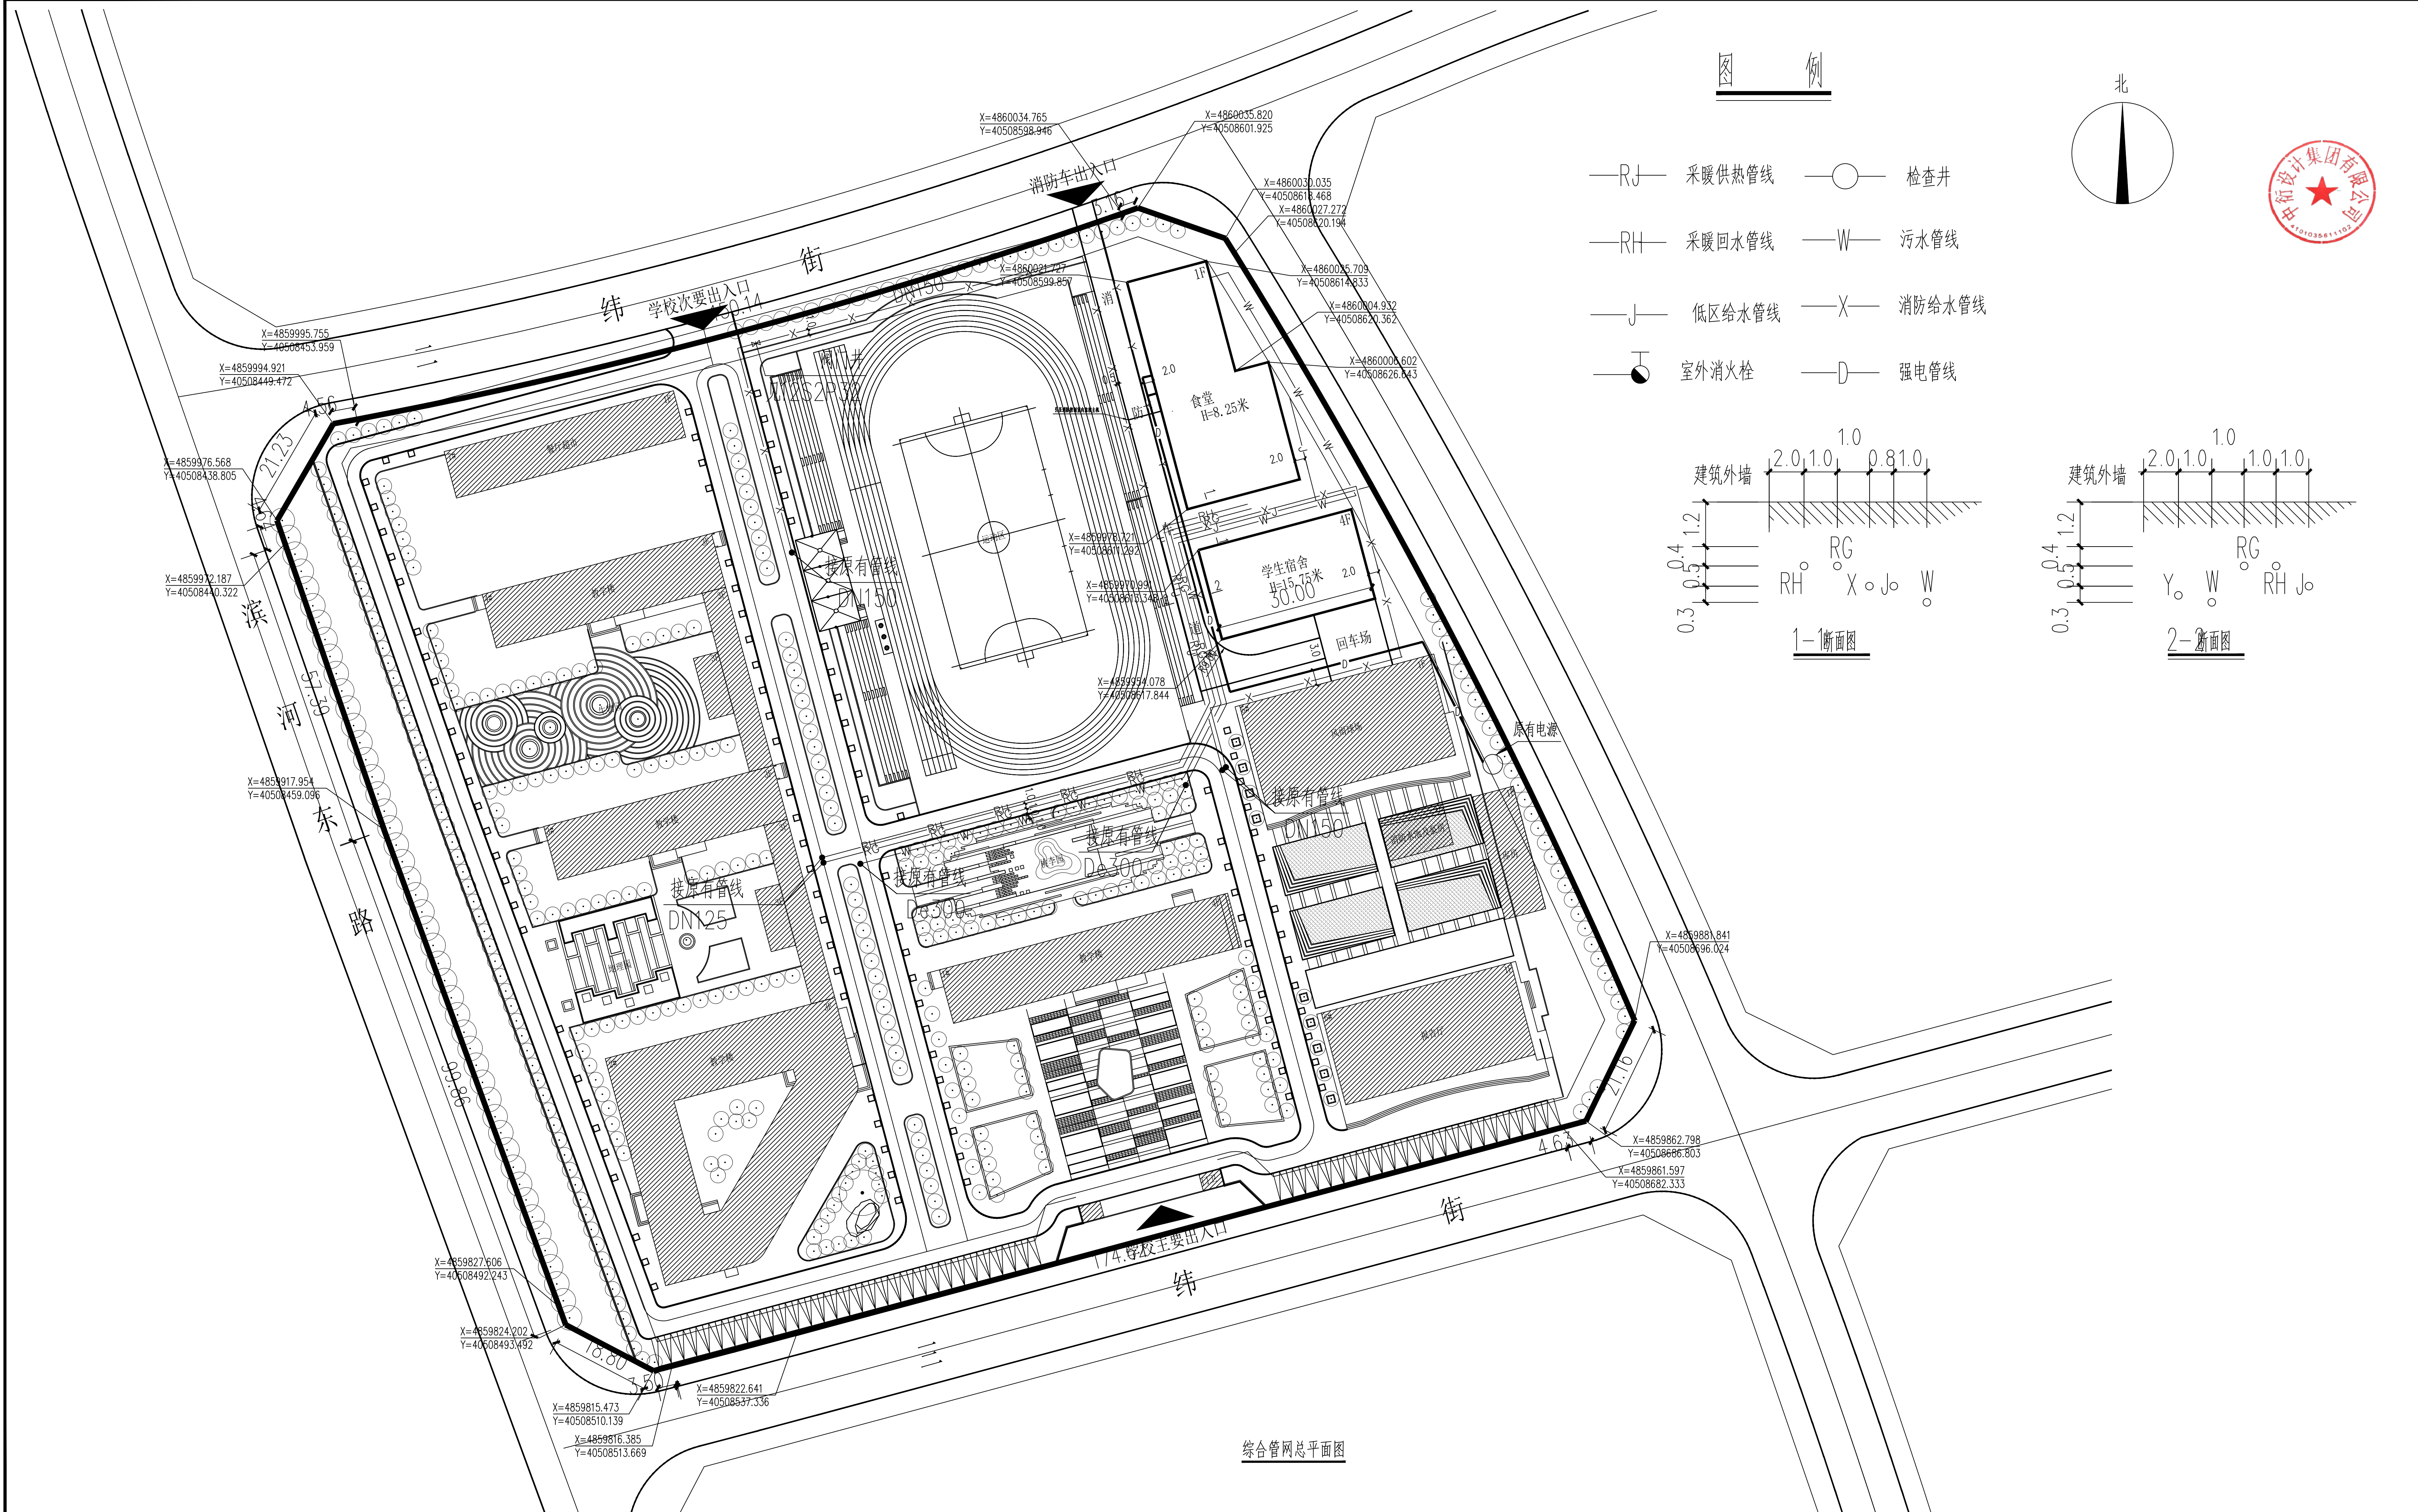

版权所有
THIS DRAWING IS COPYRIGHT
施工时请以标注尺寸为准
CONTRACTORS SHALL WORK FROM FIGURED DIMENSIONS ONLY
施工单位须核对标注尺寸
CONTRACTORS MUST CHECK ALL DIMENSIONS ON SITE
如有不符请及时通知设计单位
DISCREPANCIES MUST BE REPORTED IMMEDIATELY TO ARCHITECTS

特别声明:
本图未加章公司正式出图专用章时图线无效,不得用于施工。
本图未经当地施工图审查机构审查通过,不得用于施工。

备注:
DESCRIPTIONS:

单位出图专用章盖章:
SEAL:

个人执业专用章盖章:
PROFESSIONAL SIGNATURE:

中衍设计

THE GOLDEN DESIGN GROUP

中衍设计集团有限公司

CD. DESIGN GROUP CO., LTD.

建筑行业(建筑工程)、风景园林工程专项 甲级 证书编号: A141016126
建筑行业(人防工程) 乙级 证书编号: A241016123
市政行业(给水、排水、道路、桥梁、热力) 乙级 证书编号: A241016123
压力管道设计(GB2、GC2) 证书编号: TS1641095-2025
城乡规划编制 乙级 证书编号: 鲁自资规乙字2241008

建设单位
CLIENT
阿鲁科尔沁旗天山实验小学

项目名称
PROJECT
阿鲁科尔沁旗天山实验小学
生活用房-食堂建设项目

子项目名称
SUB-PROJECT

审定人 AUTHORIZED FOR ISSUE	冯旭	冯旭
审核人 REVIEWED	常选锋	常选锋
项目负责人 PROJECT MANAGER	王东旭	
专业负责人 DISCIPLINE MANAGER	常选锋	常选锋
校对 CHECKED	张松涛	张松涛
设计 DESIGNED	常选锋	常选锋
制图 DRAWN	常选锋	常选锋

会签
CROSS-SIGN
建筑
ARCHITECTURE
王东旭
给排水
PLUMBING
常选锋
电气
ELECTRICITY
马国勇

结构
STRUCTURE
李华安
暖通
HVAC
张松涛

图名
TITLE OF DRAWING
综合管网总平面图

工程编号
PROJECT NO.
CDA1504-2023-01117

专业 DISCIPLINE	给排水	设计阶段 DESIGN STATUS	初设
图号 DRAWING No.	02	比例 SCALE	
日期 DATE	2023.08	版次 EDITION No.	第一版