


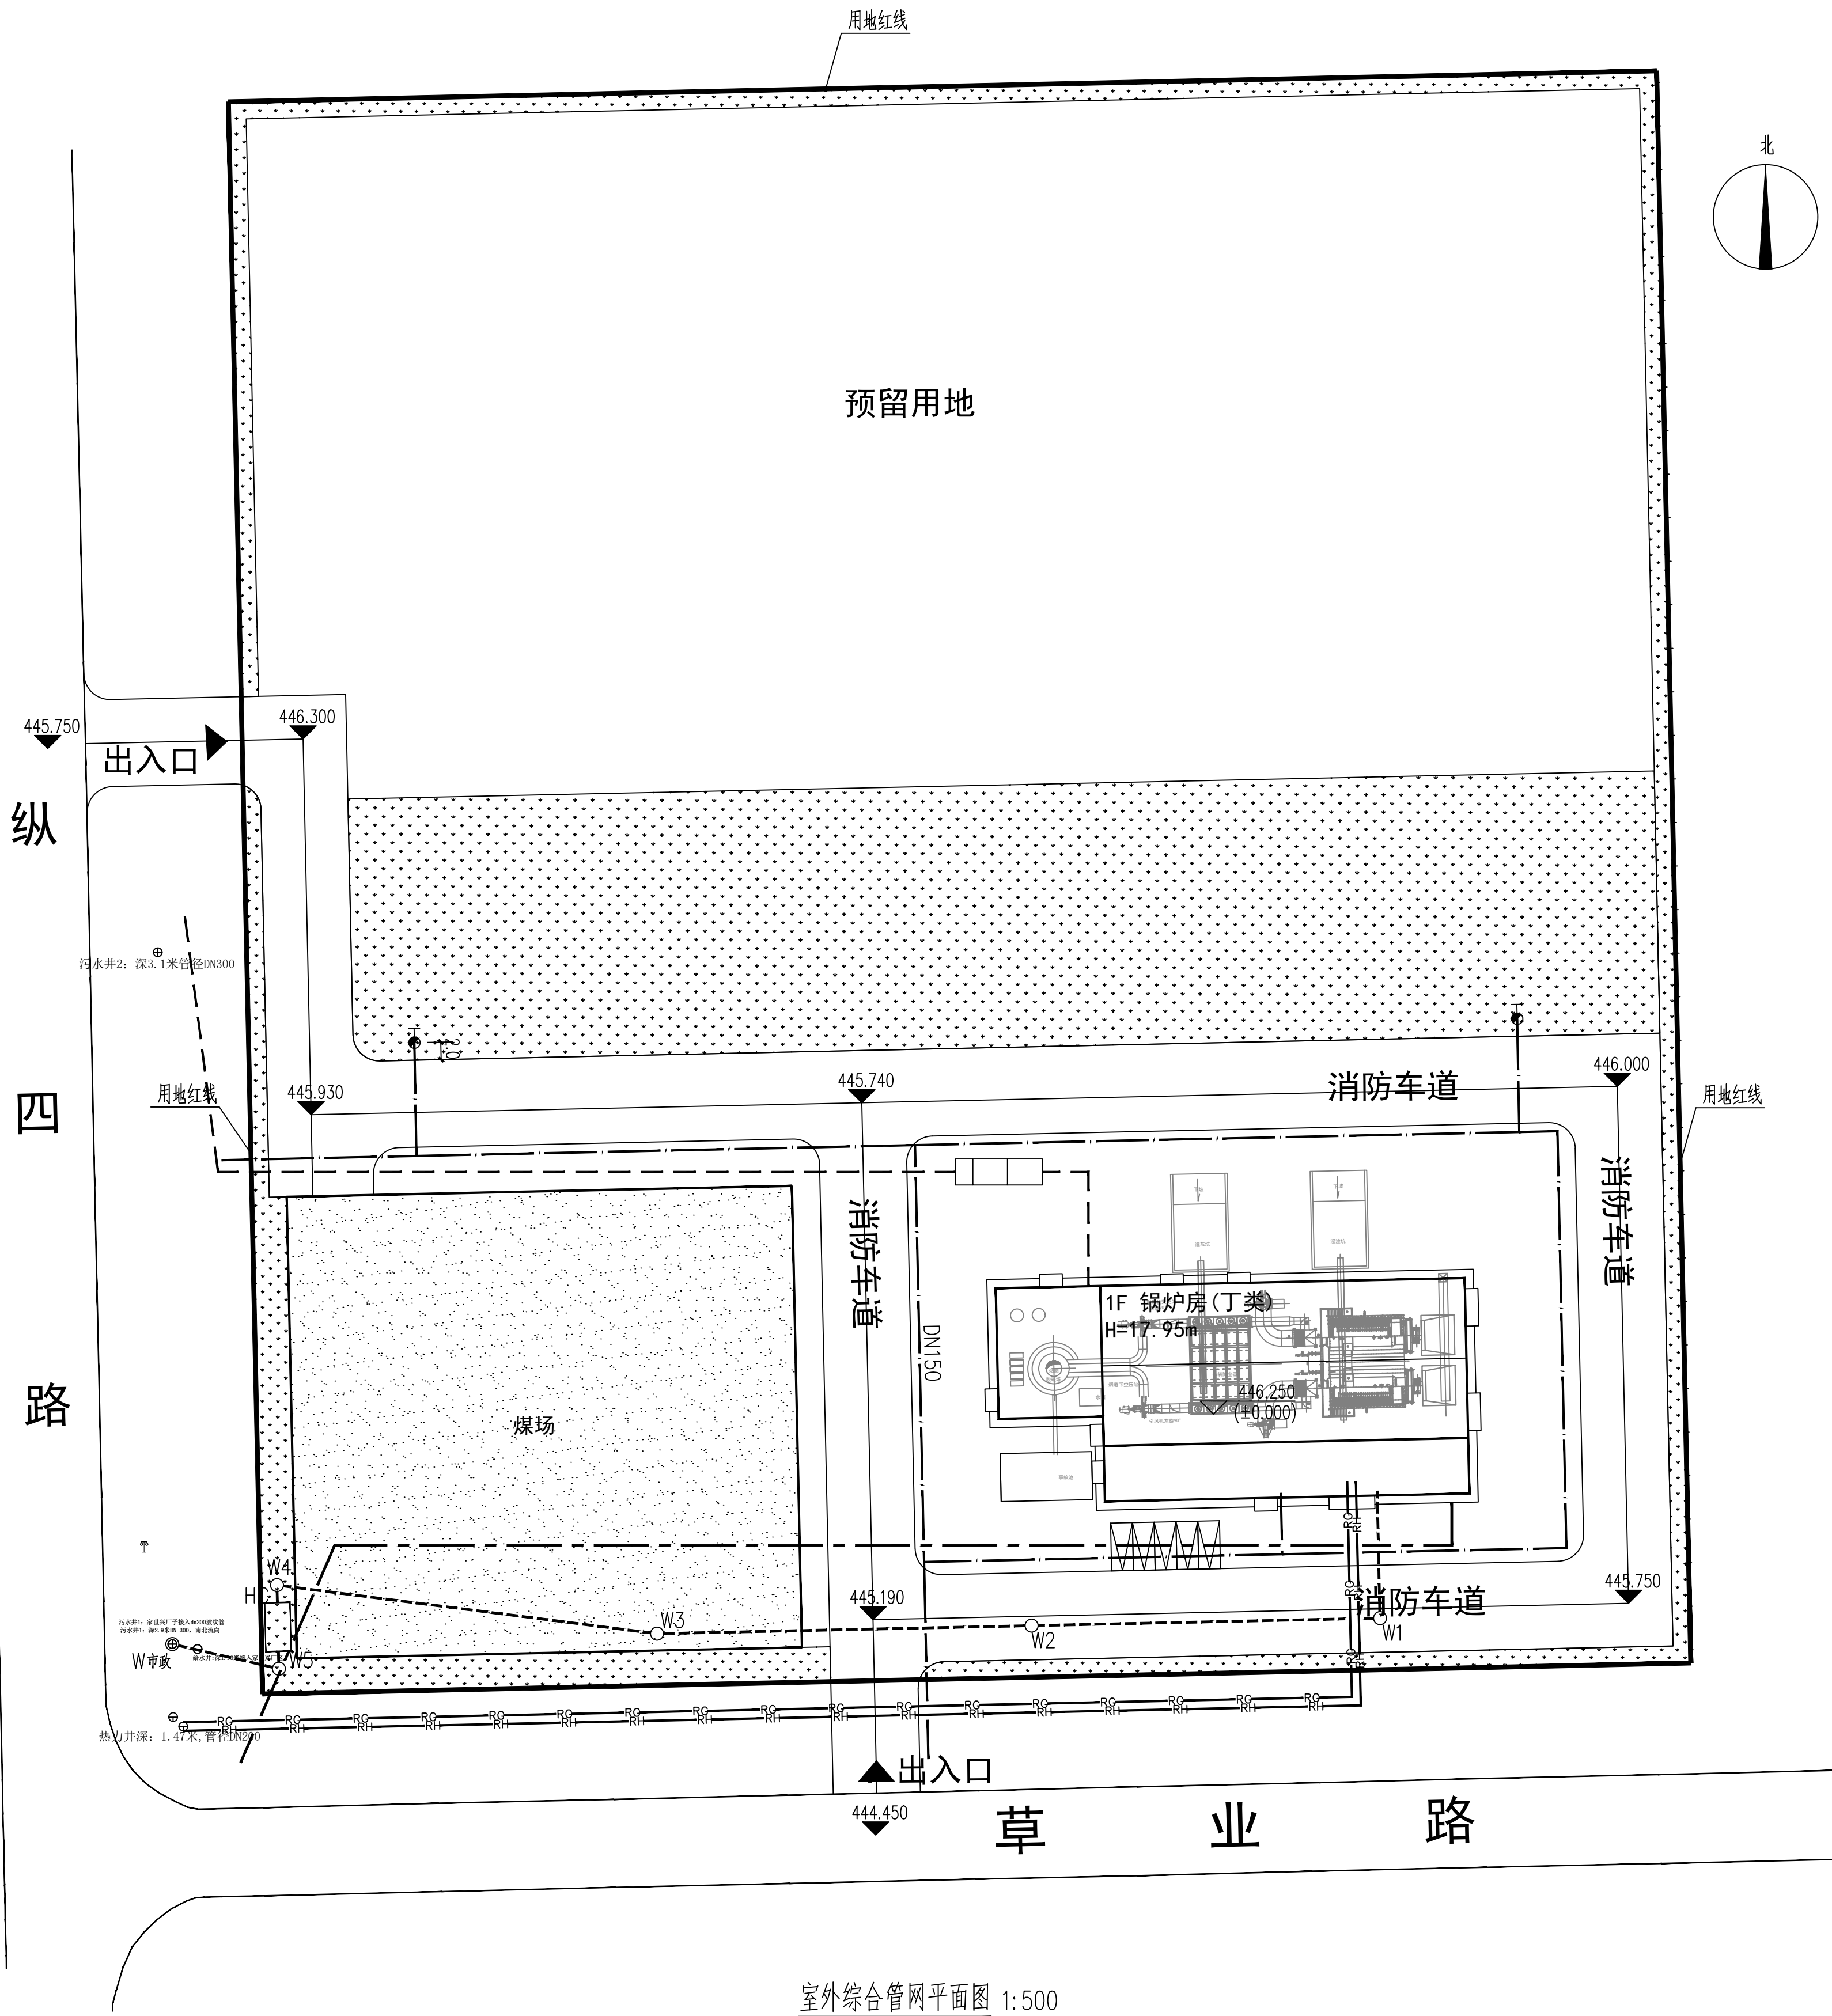

室外综合管网平面图 1:500

|                                           |                   |                   |                |
|-------------------------------------------|-------------------|-------------------|----------------|
| 备注 Comments                               |                   |                   |                |
| GENERAL DRAWINGS                          |                   |                   |                |
| 审核<br>Verified by                         | 校对<br>Checked by  | 设计<br>Designer    | 制图<br>Drawn By |
| 设计单位DESIGN INSTITUTE                      |                   |                   |                |
| 中设建联工程设计有限公司                              |                   |                   |                |
| CSCE Jianlian Engineering Design Co., Ltd |                   |                   |                |
| 注册执业专用章Stamp of Registration              |                   |                   |                |
| 姓名: 祁立群                                   |                   |                   |                |
| 注册号: 2201100-CS006                        |                   |                   |                |
| 有效期至: 至2029年03月                           |                   |                   |                |
| 建设单位<br>Client                            | 阿鲁科尔沁旗企业综合服务中心    |                   |                |
| 工程名称<br>Project Name                      | 阿鲁科尔沁旗工业园区热源站建设项目 |                   |                |
| 图名<br>Drawing Title                       | 室外工程              |                   |                |
| 业务号<br>Project No.                        | 01                |                   |                |
| 审定<br>Approved by                         | 刘峰                | 刘峰                |                |
| 审核<br>Verified by                         | 万直达               | 万直达               |                |
| 项目负责人<br>Project manager                  | 刘磊                | 刘磊                |                |
| 专业负责人<br>Profession manager               | 陈国刚               | 陈国刚               |                |
| 校对<br>Checked by                          | 祁立群               | 祁立群               |                |
| 设计<br>Designer                            | 陈春瑞               | 陈春瑞               |                |
| 制图<br>Drawn By                            | 陈春瑞               | 陈春瑞               |                |
| 专业<br>Discipline                          | 给排水               | 设计阶段<br>Stage     | 施工图            |
| 版本编号<br>Version No.                       | 01                | 图号<br>Drawing No. |                |
| 比例<br>Scale                               | 1:100             | 日期<br>Date        | 2026.10        |
| 此图必须经图审机构审查合格盖章                           |                   |                   |                |
| 并经图审机构盖章合格后方可施工                           |                   |                   |                |